

Kopia mapy zasadniczej

Skala 1:500  
Województwo wielkopolskie  
Powiat pleski  
Gmina Pleszów  
Miejscowość Pleszów  
Godło 6 153 10 07 1 4 6 153 10 07 1 2 6 153 10 07 1 3 6 153 10 07 3 2 6 153 10 07 3 1  
Urząd współrz 2500/6  
Sygnatura WSK 1.000.000

Poświadczam się zgodność niniejszej kopii z treścią materiału państwowego zasobu geodezyjnego i kartograficznego

STAROSTA PIŁSKI

MAPA ZASADNICZA

(Naczelny Urząd Geodezji Państwowej)


P.3019.2014.21

(numeracja ewidencyjna mapy zasadniczej)

10-03-2016

(data wykonania kopii)

(linie, nazwy i podane sądy reprezentujące urzędu)

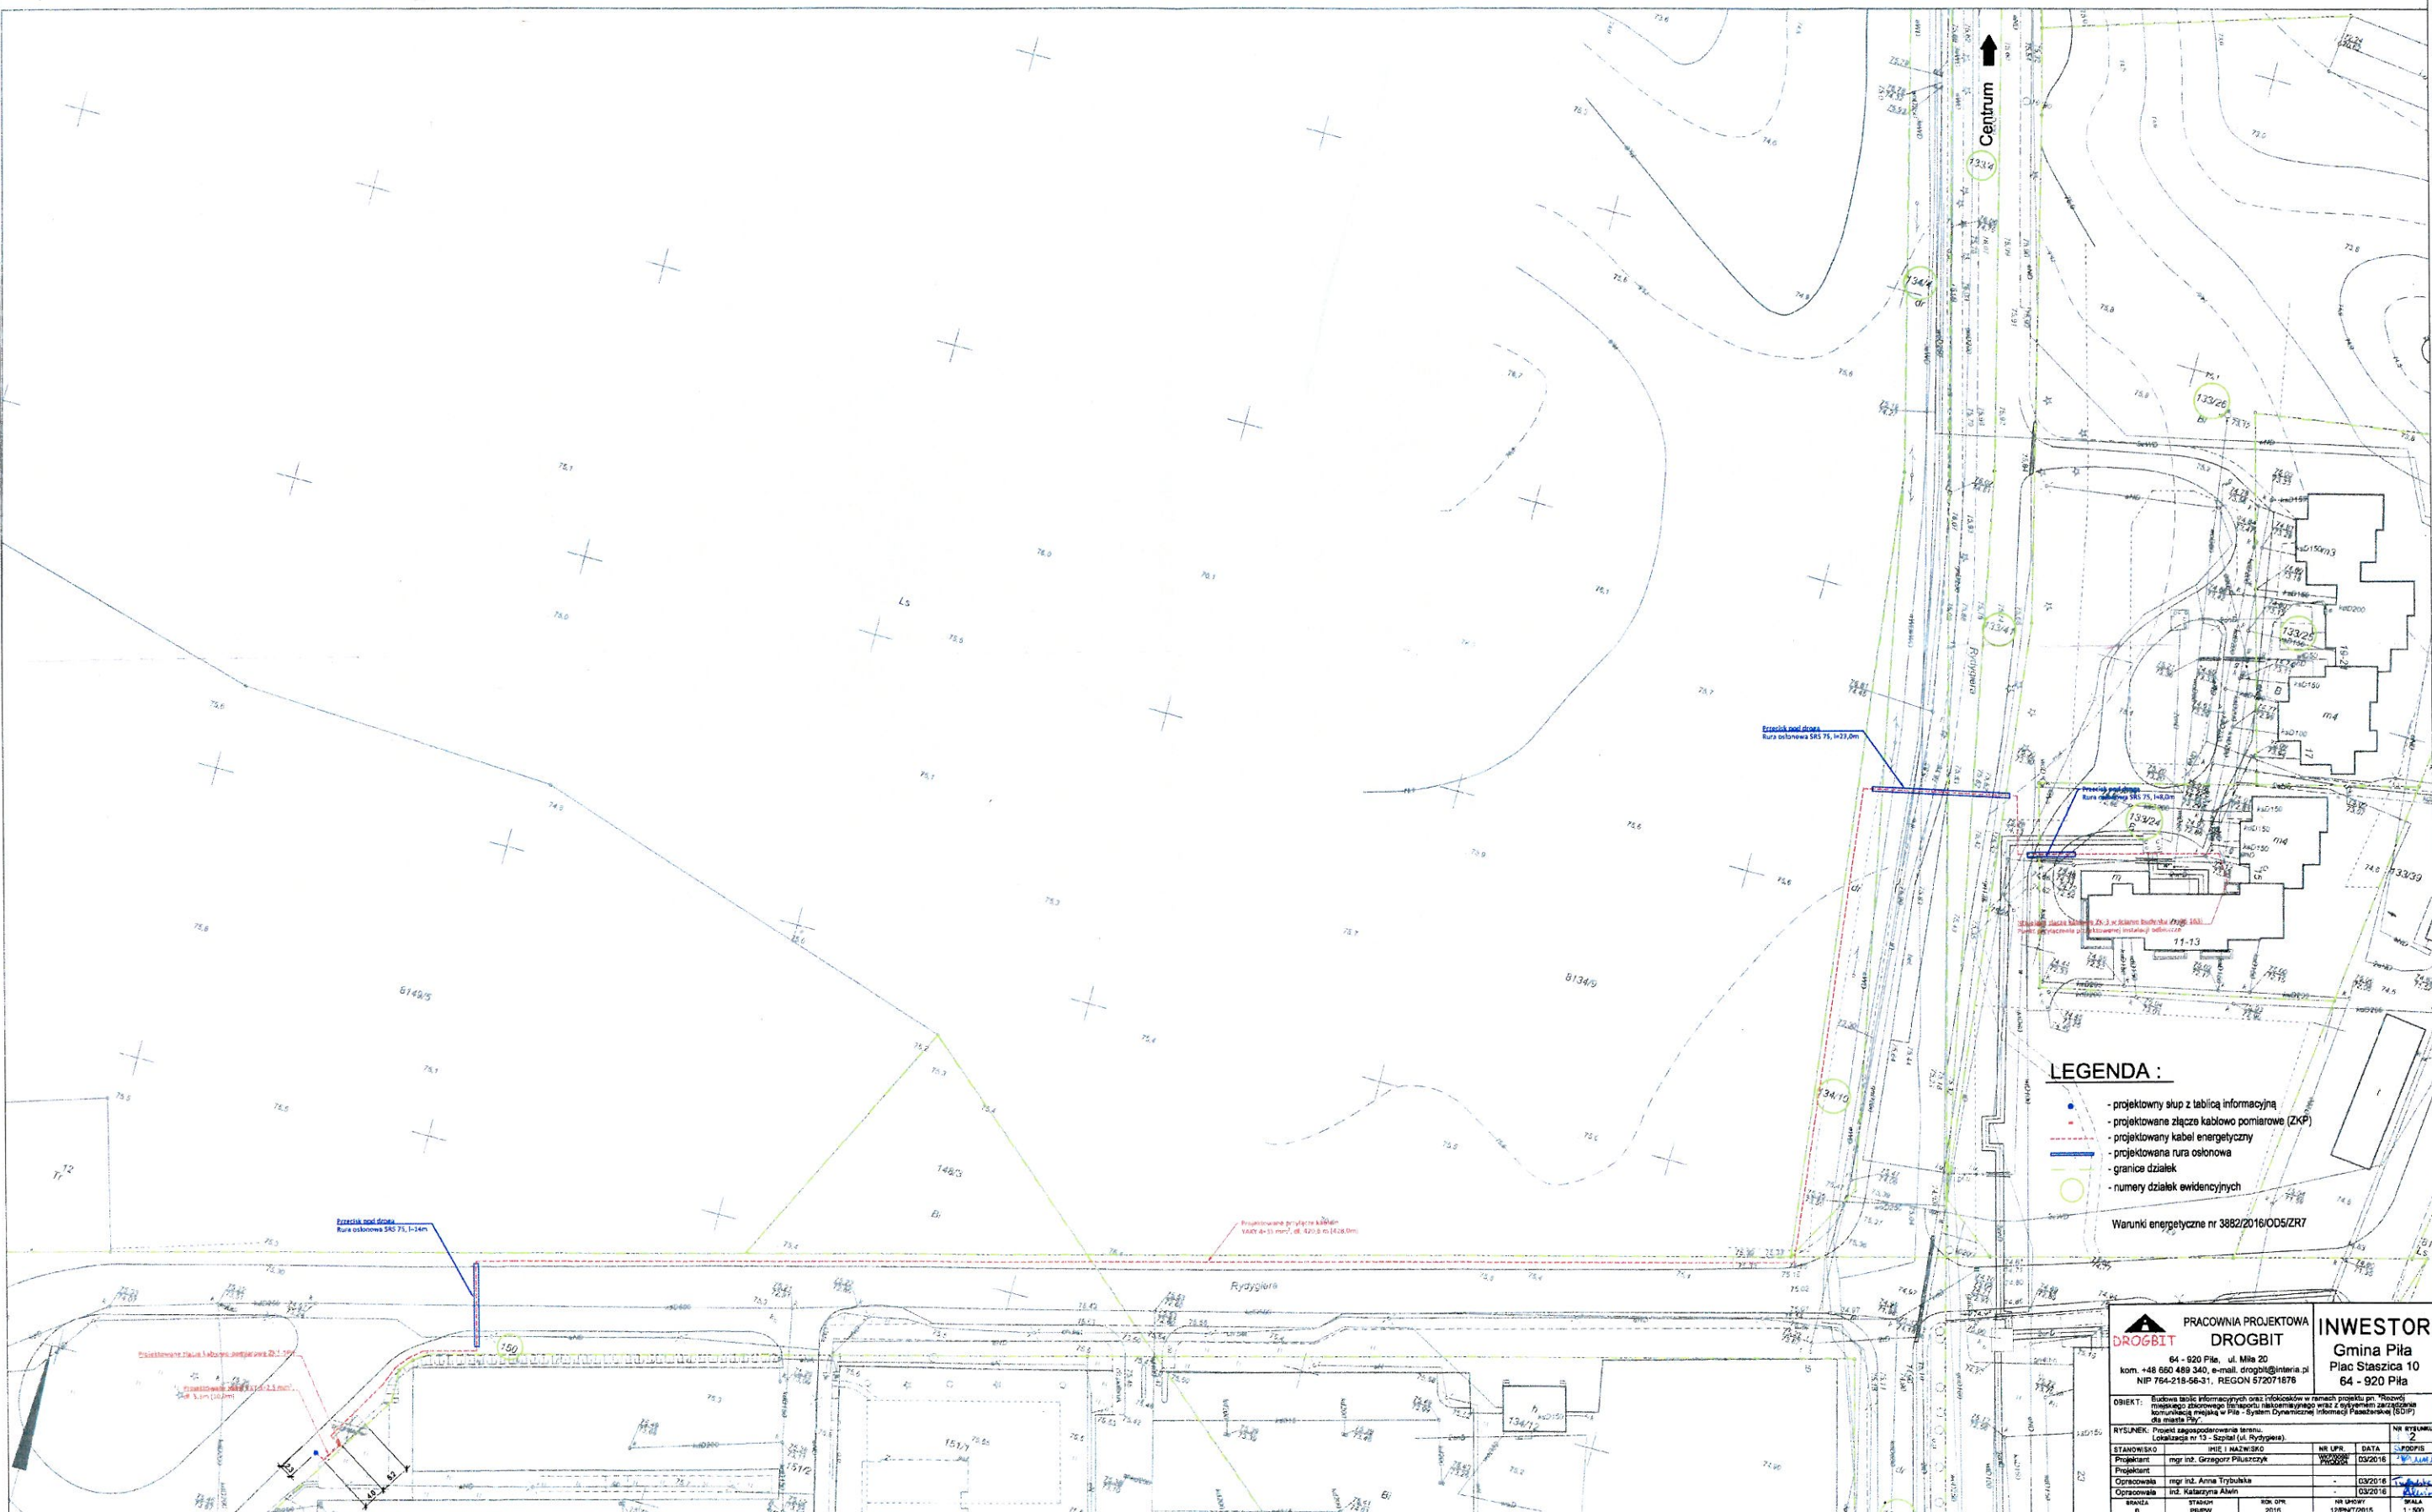

LEGENDA:

- projektowy słup z tablicą informacyjną
- projektowane złącze kablowe pomiarowe (ZKP)
- projektowany kabel energetyczny
- projektowana rura osłonowa
- granice działek
- numery działek ewidencyjnych

Warunki energetyczne nr 3882/2016/ODS/ZR7

|                                                                                                                                                                                                                    |  |                                                 |  |
|--------------------------------------------------------------------------------------------------------------------------------------------------------------------------------------------------------------------|--|-------------------------------------------------|--|
| <b>PRACOWNIA PROJEKTOWA DROGBIT</b>                                                                                                                                                                                |  | <b>INWESTOR</b>                                 |  |
| 64 - 920 Pila, ul. Mla 20<br>kom. +48 660 489 340, e-mail: drogbit@interia.pl<br>NIP 764-218-66-31, REGON 572071676                                                                                                |  | Gmina Pila<br>Plac Staszica 10<br>64 - 920 Pila |  |
| OBJEKT: Budowa tablicy informacyjnej oraz rękodzieł w ramach projektu pn. "Rozwój miejskiego obszarowego systemu komunikacji miejskiej w Pile - System Dynamicznej Informacji Pasażerskiej (SDIP) dla miasta Pila" |  |                                                 |  |
| RYSEK: Projekt zagospodarowania terenu                                                                                                                                                                             |  | NR RYSUNKU 2                                    |  |
| STANOWISKO: Pila, Rydzela                                                                                                                                                                                          |  | NR LPS DATA: 03/2016                            |  |
| Projektant: mgr inż. Grzegorz Piluszyński                                                                                                                                                                          |  | Projektant: mgr inż. Anna Trybulska             |  |
| Opracowała: inż. Katarzyna Alen                                                                                                                                                                                    |  | Opracowała: inż. Katarzyna Alen                 |  |
| BRANŻA: ELEKTROTECHNIKA                                                                                                                                                                                            |  | SKALA: 1:500                                    |  |