


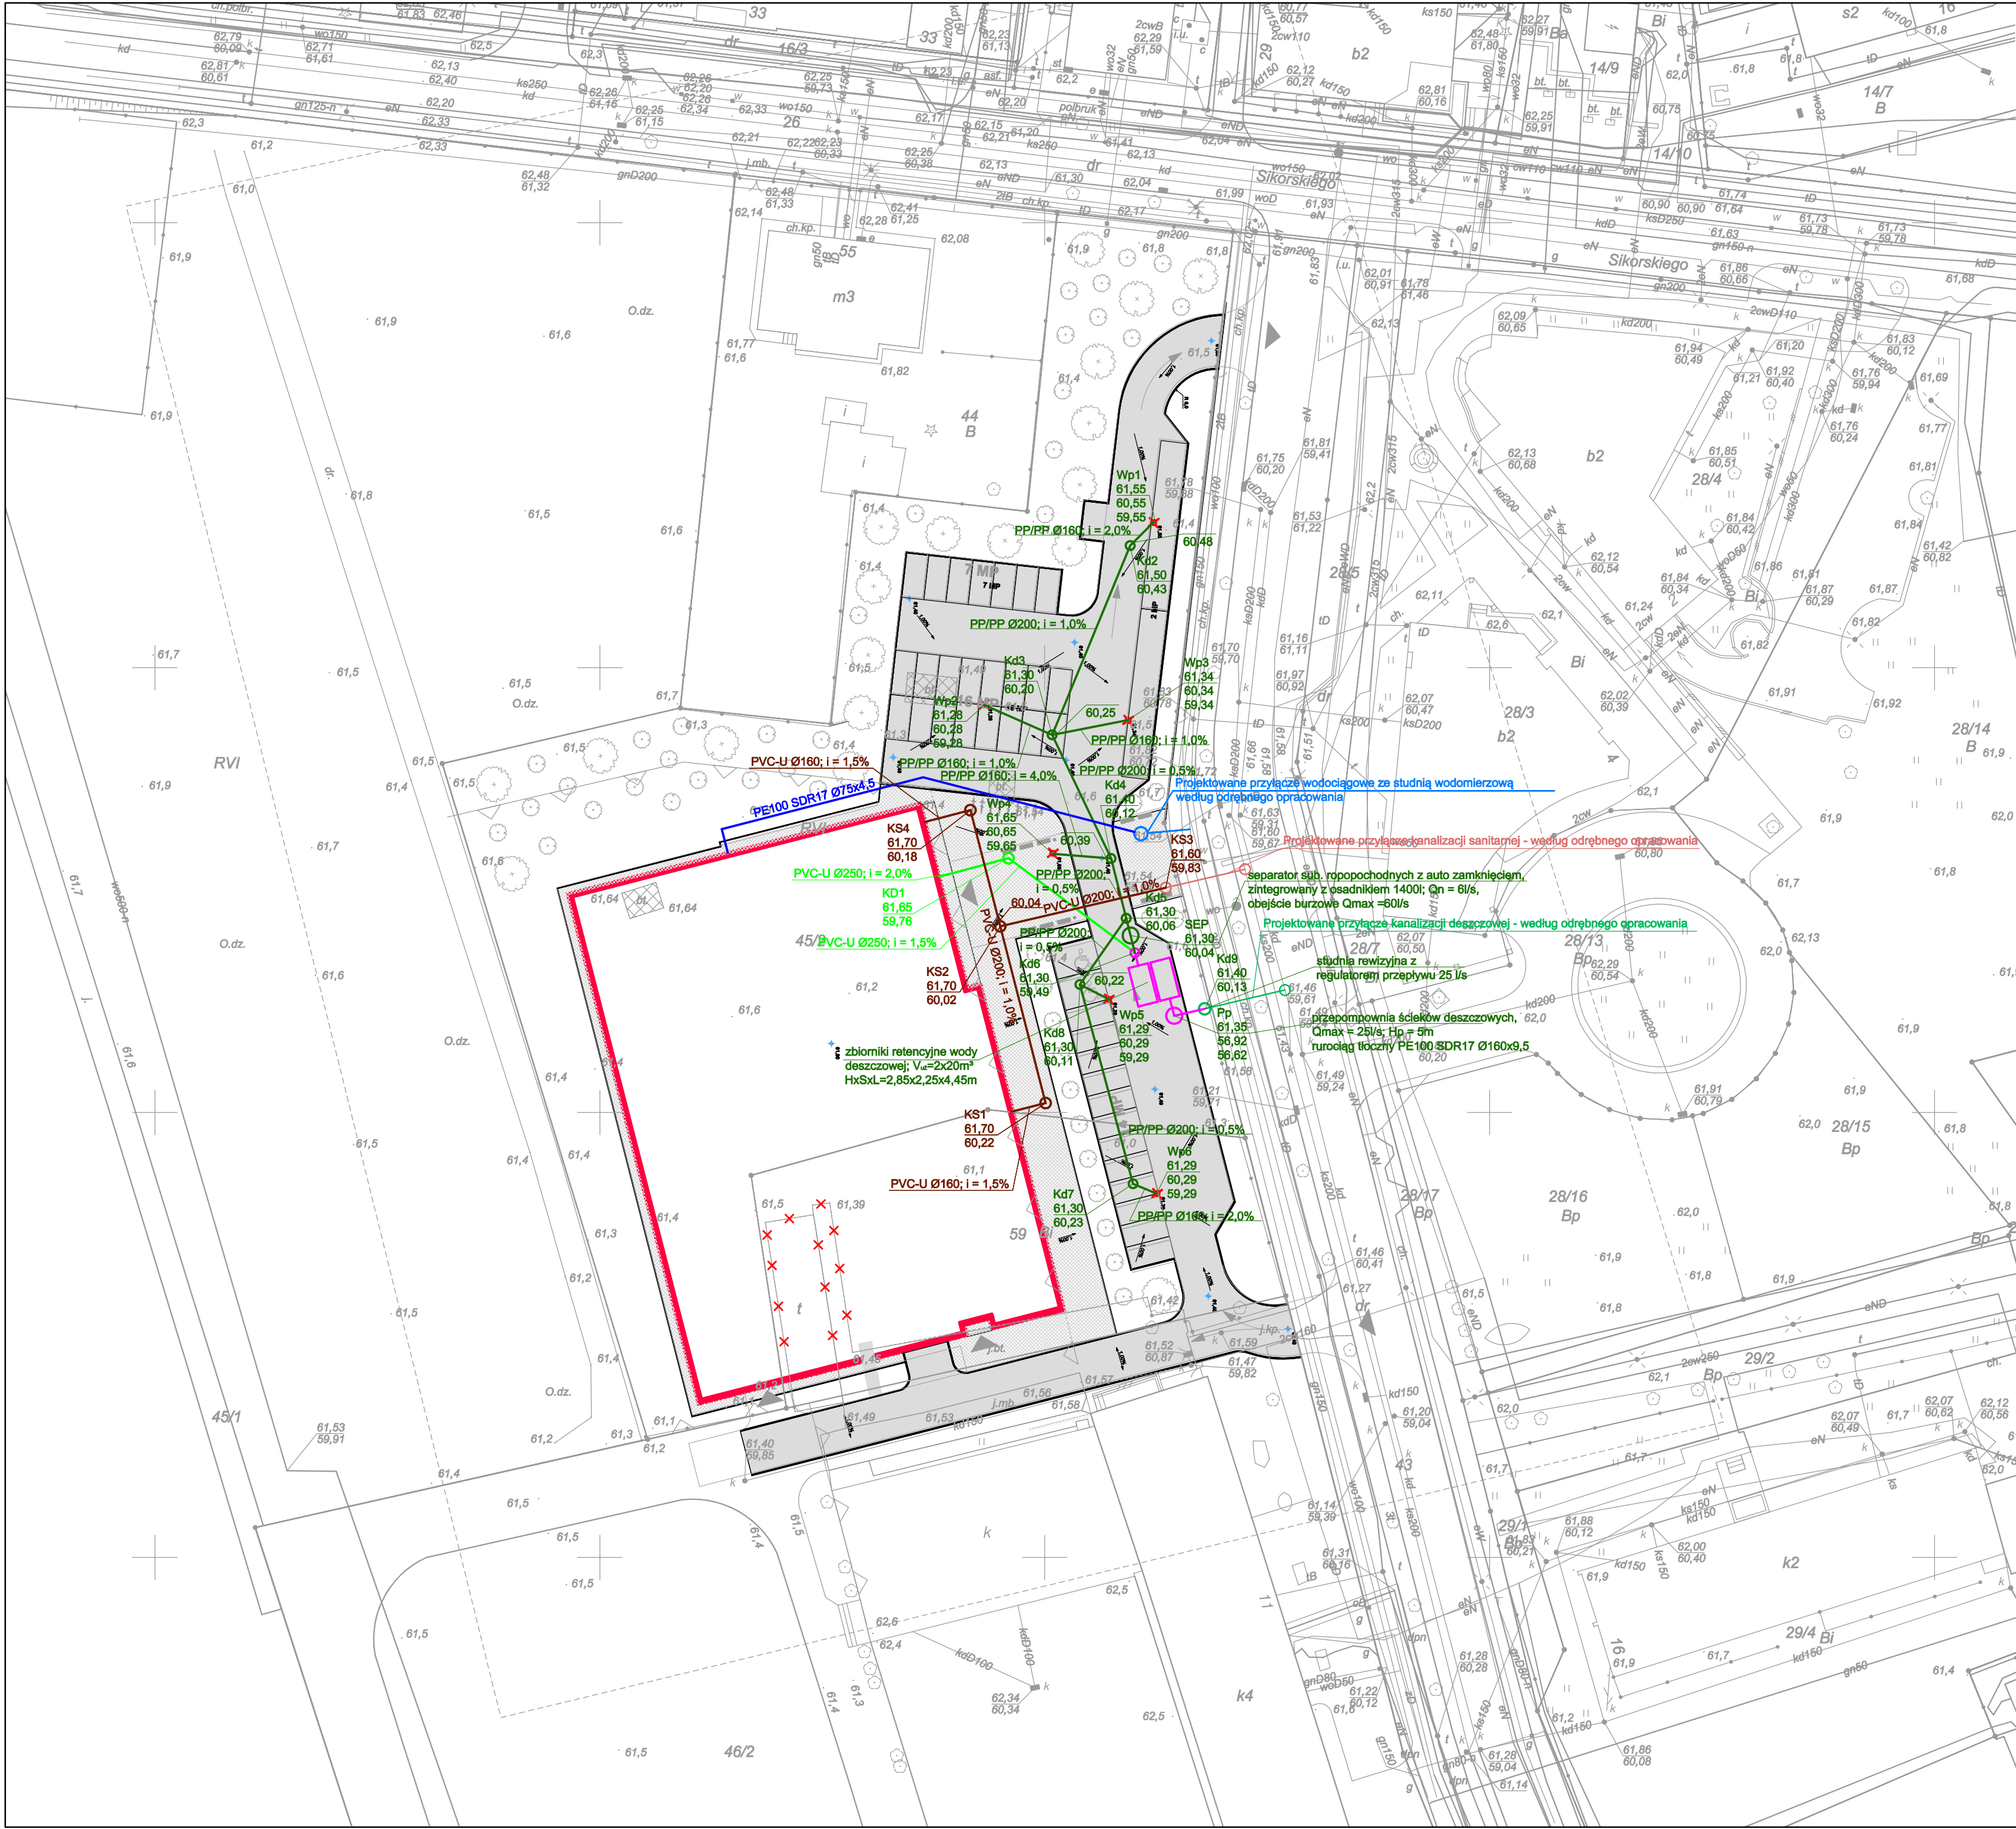

- LEGENDA:**
- PROJEKTOWANA HALA SPORTOWA, +/-0,00 = 61,80 m n.p.m.
 - STUDNIA KANALIZACJI DESZCZOWEJ
 - STUDNIA KANALIZACJI SANITARNEJ
 - WPUST DROGOWY
 - ZEWNĘTRZNA INSTALACJA KAN. DESZCZOWEJ Z DACHÓW
 - ZEWNĘTRZNA INSTALACJA KAN. DESZCZOWEJ Z DRÓG I PARKINGÓW
 - ZEWNĘTRZNA INSTALACJA KAN. DESZCZOWEJ Z WSZYSTKICH POWIERZCHNI ODWADNIANYCH
 - ZEWNĘTRZNA INSTALACJA KAN. SANITARNEJ
 - ZEWNĘTRZNA INSTALACJA WODOCIĄGOWA
 - PRZYŁĄCZE WODOCIĄGOWE (POZA OPRACOWANIEM)
 - PRZYŁĄCZE KAN. DESZCZOWEJ (POZA OPRACOWANIEM)
 - PRZYŁĄCZE KAN. SANITARNEJ (POZA OPRACOWANIEM)

Średnice/spadki rurociągów których nie opisano na mapie:

Kd5 - SEP: PP/PP Ø250, i = 0,5%
SEP - Kd6: PP/PP Ø250, i = 0,5%
Kd6 - zbiornik: PP/PP Ø300, i = 0,5%
Pp - Kd9: PE100 SDR17 Ø160x9,5
Kd9 - k (przyłącze): PP/PP Ø200; i = 2,0%

nazwa projektu: PROJEKT WYKONAWCZY INSTALACJI SANITARNYCH ROZBIÓRKA BUDYNKU GOSPODARCZEGO ORAZ BUDOWA HALI SPORTOWEJ PRZY LICEUM OGÓLNOKSZTAŁCĄCYM MISTRZOSTWA SPORTOWEGO W PILCE SIATKOWEJ W PILE	
adres: ul. Wincentego Pola, 64 - 920 Pila, działka: 45/2, 46/2, 59	
inwestor: Powiat Piłski (Liceum Ogólnokształcące Mistrzostwa Sportowego w Pilce Siatkowej) reprezentowany przez Dyrektora ww. placówki, adres: al. Niepodległości 33/35, 64 - 920 Pila.	
nazwa rysunku: PLAN ZAGOSPODAROWANIA TERENU - INSTALACJE SANITARNE	
PZT -1	projektował: mgr inż. Tomasz Rostecki upr. nr 7131/64/P/2002
	sprawił: mgr inż. Arkadiusz Chattas upr. nr UAN7342/5/96
	opracowanie: mgr inż. Patrycja Dostatni
	opracowanie: mgr inż. Dariusz Okleja
	opracowanie: mgr inż. Michał Pomin
skala: 1:500	Wszelkie prawa zastrzeżone VOWIE STUDIO PLUS
data: 02.01.2018	